


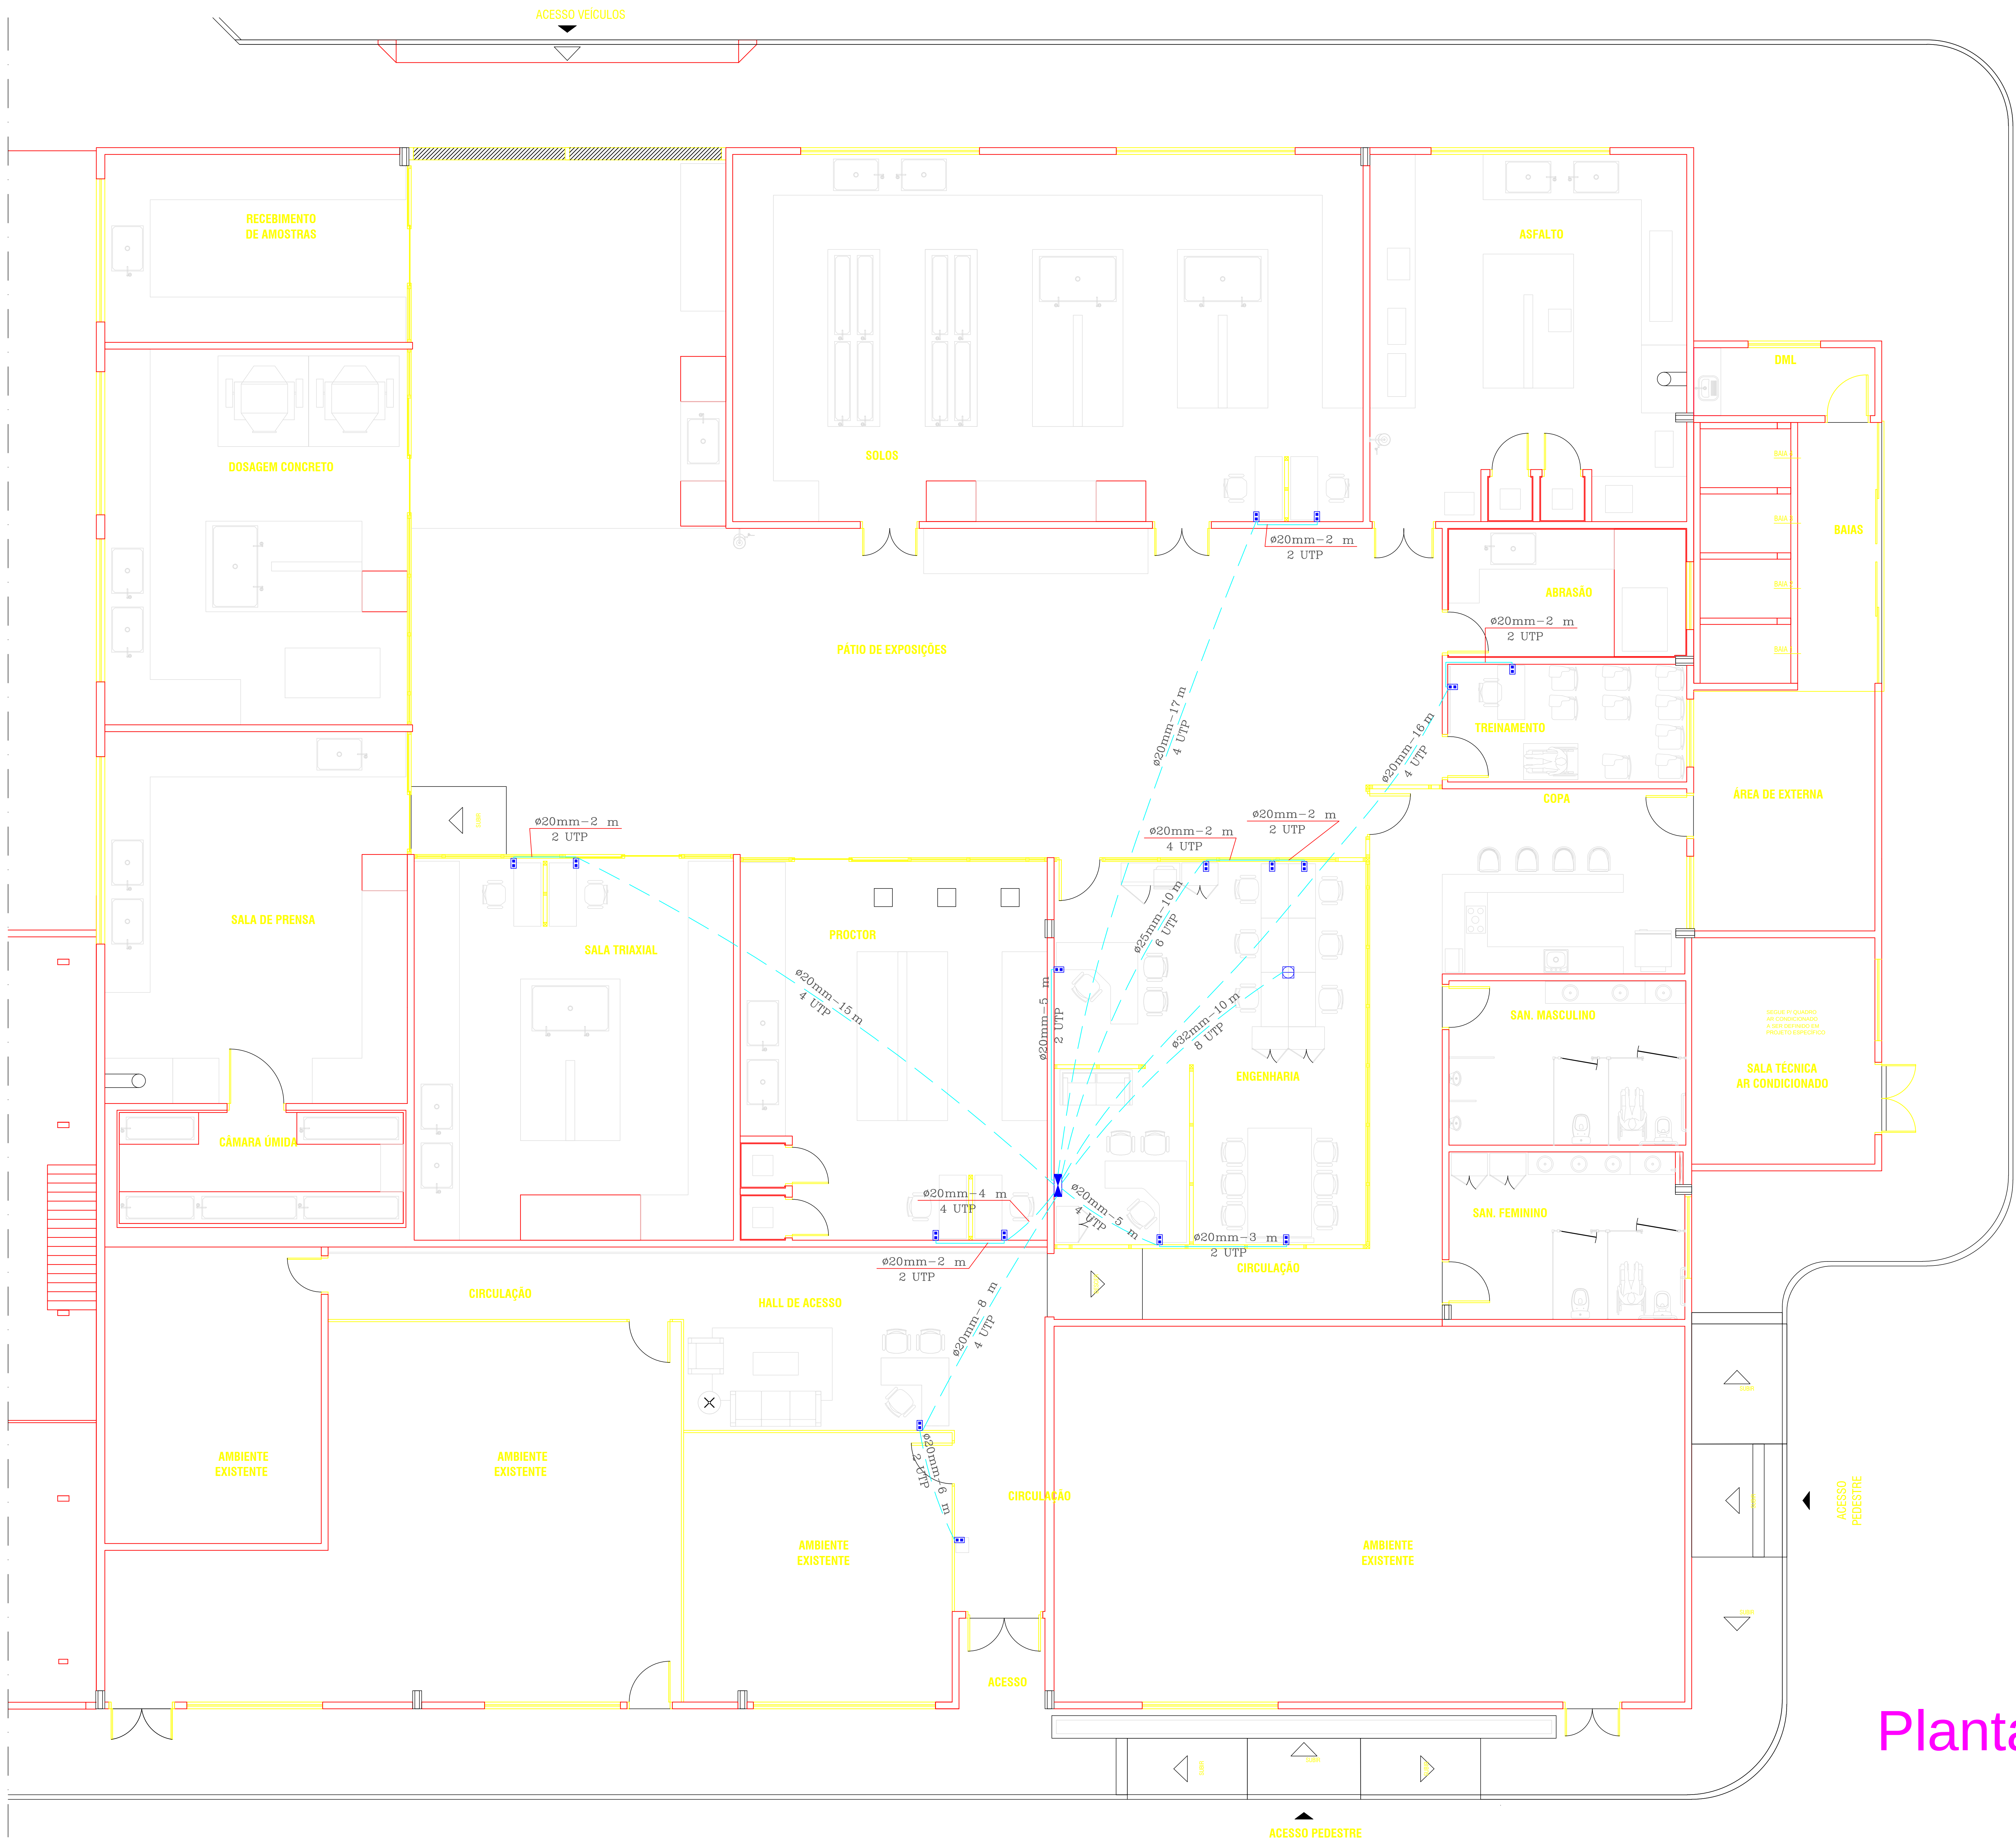

LEGENDA:


- TOMADA RJ-45 DUPLA, EM CAIXA 100x50mm (4x2") A 0,30m DO PISO ACABADO
- PONTO P/ ANTENA DE TV, EM CAIXA 100x50mm (4x2") A 0,30m DO PISO ACABADO
- TOMADA PARA TELEFONE, EM CAIXA 100x50mm (4x2") A 1,10m DO PISO ACABADO
- PONTO P/ ANTENA DE TV/TV A CABO EM CX. (100x50x50mm), COM DUAS SAÍDAS A 1,80m DO PISO ACABADO
- COLUNA ARTICULADA COMPLETA PARA ESTAÇÕES DE TRABALHO COM 6 PONTOS DE ENERGIA E 6 PONTOS DE VOZ/DADOS ALTURA IGUAL AO PÉ DIREITO - MODELO EMA VALSAM OU EQUIVALENTE
- ELETRODUTO DE PVC FLEXÍVEL CORRUÇADO ACIMA DO FORRO
- ELETRODUTO DE PVC RÍGIDO EMBUTIDO NO PISO
- ELETRODUTO DE FERRO GALVANIZADO EM INSTALAÇÃO APARENTE
- CORRALHA DE COBRE-NO DIRETAMENTE ENTERRADA NO SOLO
- ELETROCALHA METÁLICA PERFORADA COM TAMPA DE ENCAIXE 150x50mm
- CAIXA DE PASSAGEM 50x20x12cm A 0,30m DO PISO
- CAIXA DE PASSAGEM 40x40x12cm A 1,10m DO PISO
- ARMÁRIO DE TELECOMUNICAÇÕES COM CENTRO A 1,10m DO PISO (EXISTENTE)
- CAIXA DE PASSAGEM R-1 PADRÃO TELEBRÁS (VER DETALHES)
- ELETRODUTO QUE PASSA (SOBRE E DESECE)
- ELETRODUTO QUE DESCE
- ELETRODUTO QUE SOBE

OBS.:

- 1) EQUIVALÊNCIA DE ELETRODUTOS:(MEDIDAS INTERNAS)
- | | | |
|--------------|--------------|--------------|
| ø20mm-3/4" | ø40mm-1 1/2" | ø75mm-3" |
| ø25mm-1" | ø50mm-2" | ø89mm-3 1/2" |
| ø32mm-1 1/4" | ø60mm-2 1/2" | ø102mm-4" |
- 2) ELETRODUTOS NÃO COTADOS ø20mm (3/4")
- 3) TODA PIAÇÃO DEVERÁ SER IDENTIFICADA COM ANILHA NAS DUAS PONTAS.
- 4) NÃO DOBRAR O CABO UTP CATEGORIA 6 EM RAIOS MENORES QUE 17cm
- 5) QUANDO HOUVER MAIS DE 2 CURVAS 90°, LANÇAR O CABO POR ETAPAS.
- 6) TRACIONAR O CABO UTP CATEGORIA 6 NO MÁXIMO 11,3 Kg/, OU SEJA, NÃO FORÇAR NA HORA DE PUXAR O CABO.
- 7) DEIXAR FOLGA DE 4 METROS POR CABO PARA ALIMENTAÇÃO NO RACK
- 8) C.C. - CABO COAXIAL RG-6 (75 OHMS) 60% DE MALHA

TOMADA RJ-45 DUPLA

ESC. 1/10

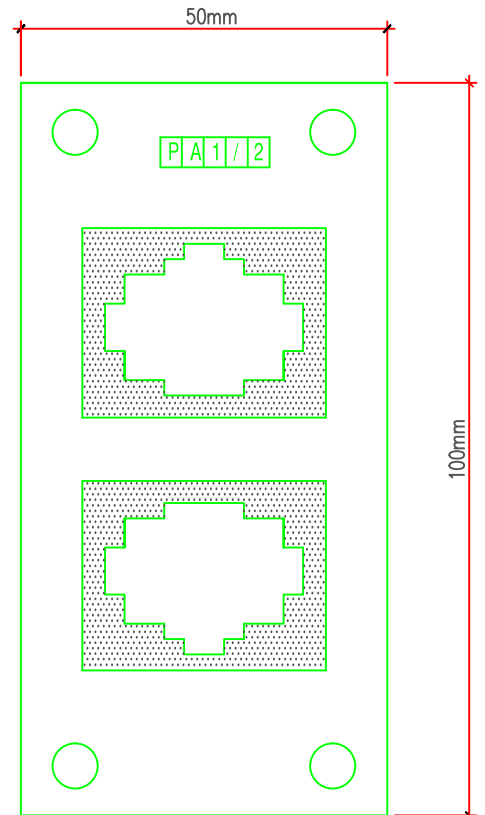

Planta Baixa

esc. 1:50

QUADRO DE REVISÕES					
REVISÃO	DATA	MOTIVAÇÃO	SOLICITANTE	CONTIÚDO	AUTOR
01					Eng. Paulo Araújo (mm)

Os projetos referentes ao Processo SEI nº encontram-se dentro das normas e exigências da GOINFRA, tendo sido elaborados por profissionais habilitados.

DIRETOR DE PLANEJAMENTO E PROJETOS DE OBRAS CIVIS
DIRETORIA DE OBRAS CIVIS

AGÊNCIA GOIANA DE INFRAESTRUTURA E TRANSPORTES

Av. Gov. José Lúcio de Almeida, 20, Cj. Caçapá (BR-153), Goiânia-GO, CEP: 74125-160, (62) 3295-4000

REFORMA DO LABORATÓRIO CENTRAL DA GOINFRA

ENDEREÇO DA OBRA: AV. GOV. JOSÉ LUIZ DE ALMEIDA, N.20, C.J. CAÇAPÁ (BR-153), GOIÂNIA-GO, CEP: 74.623-160 - BLOCO LABORATÓRIO - GOINFRA

PROPRIETÁRIO: AGÊNCIA GOIANA DE INFRAESTRUTURA E TRANSPORTES - GOINFRA

AUTOR DO PROJETO: Engº Eletrônica Pública Araújo Ferreira CREA 13.147-D-GO

CO-AUTOR DO PROJ.:

CABEAMENTO ESTRUTURADO				
Conteúdo: Planta Baixa, Legendas e Notas				
ÁREA CONSTRUÍDA: 1215,12m²	DESENHO: Paulo	ESCALA: 1:50	FOLHA: 01/01	
ÁREA DA INTERVENÇÃO: 550,00m²	PROGRAMA: 2024	DATA: JUL/2024	FORMATO: A0	
IMPORTANTE: ANTES DA EXECUÇÃO, VERIFICAR A COMPATIBILIDADE COM PROJETOS COMPLEMENTARES: ESTRUCTURAL, ELETROE E HIDRÁULICO.				