




FOSSA SÉPTICA - 4500 Litros

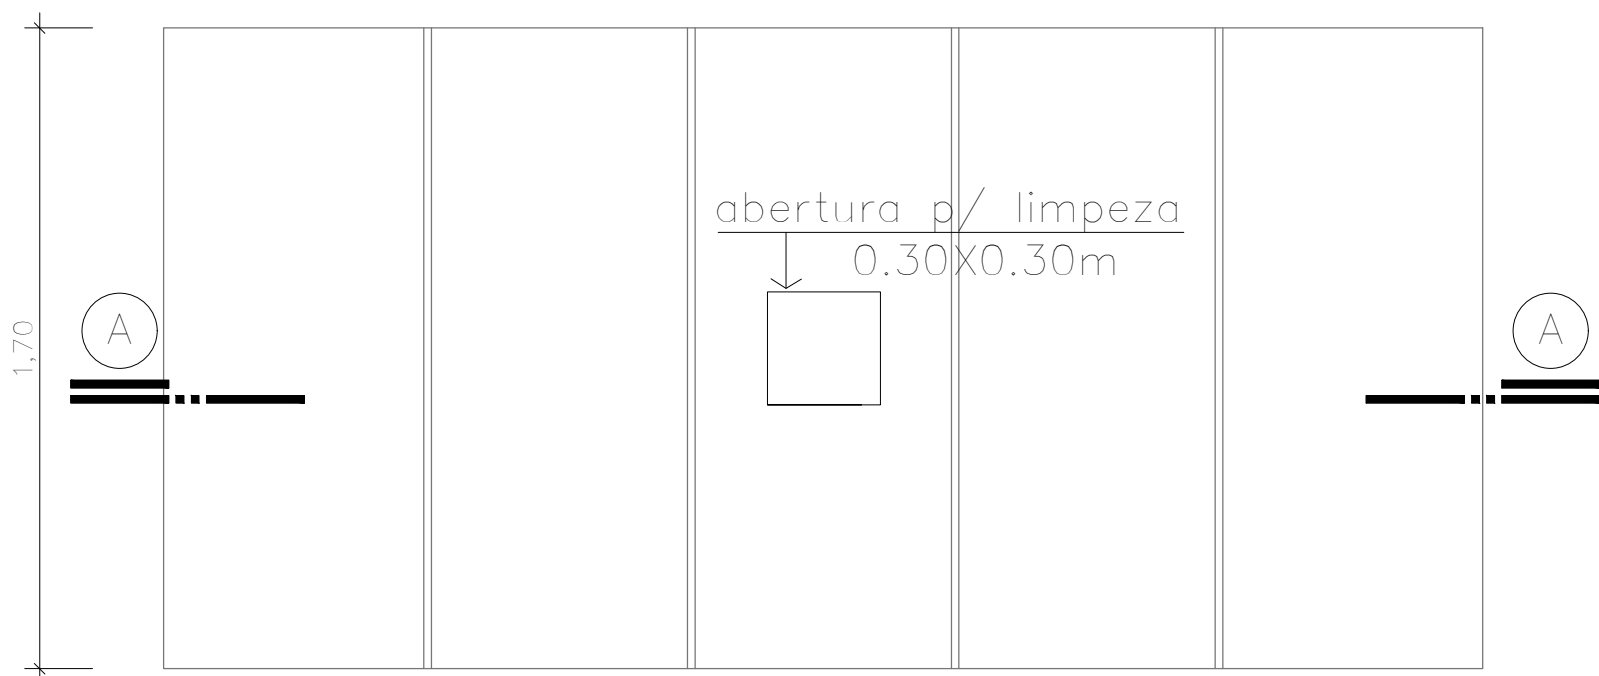

TAMPA
Escala 1/20

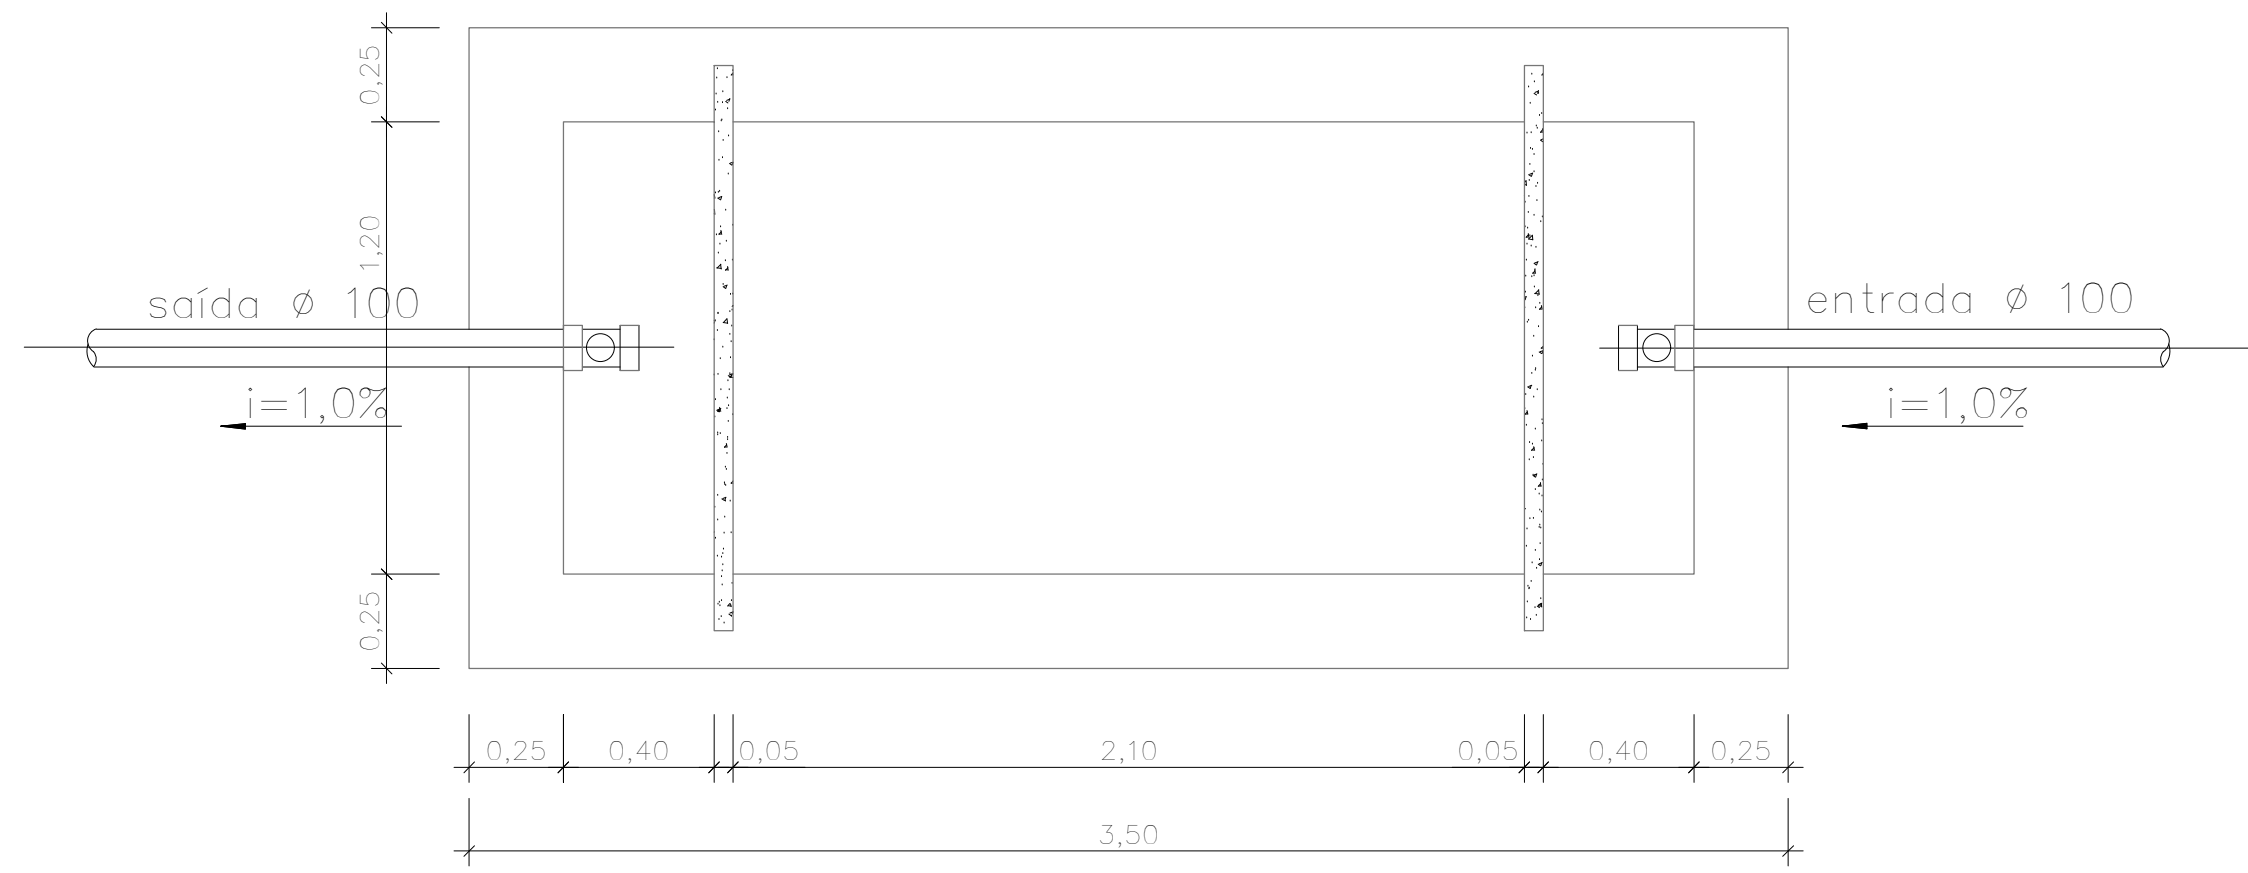


PLANTA
Escala 1/20

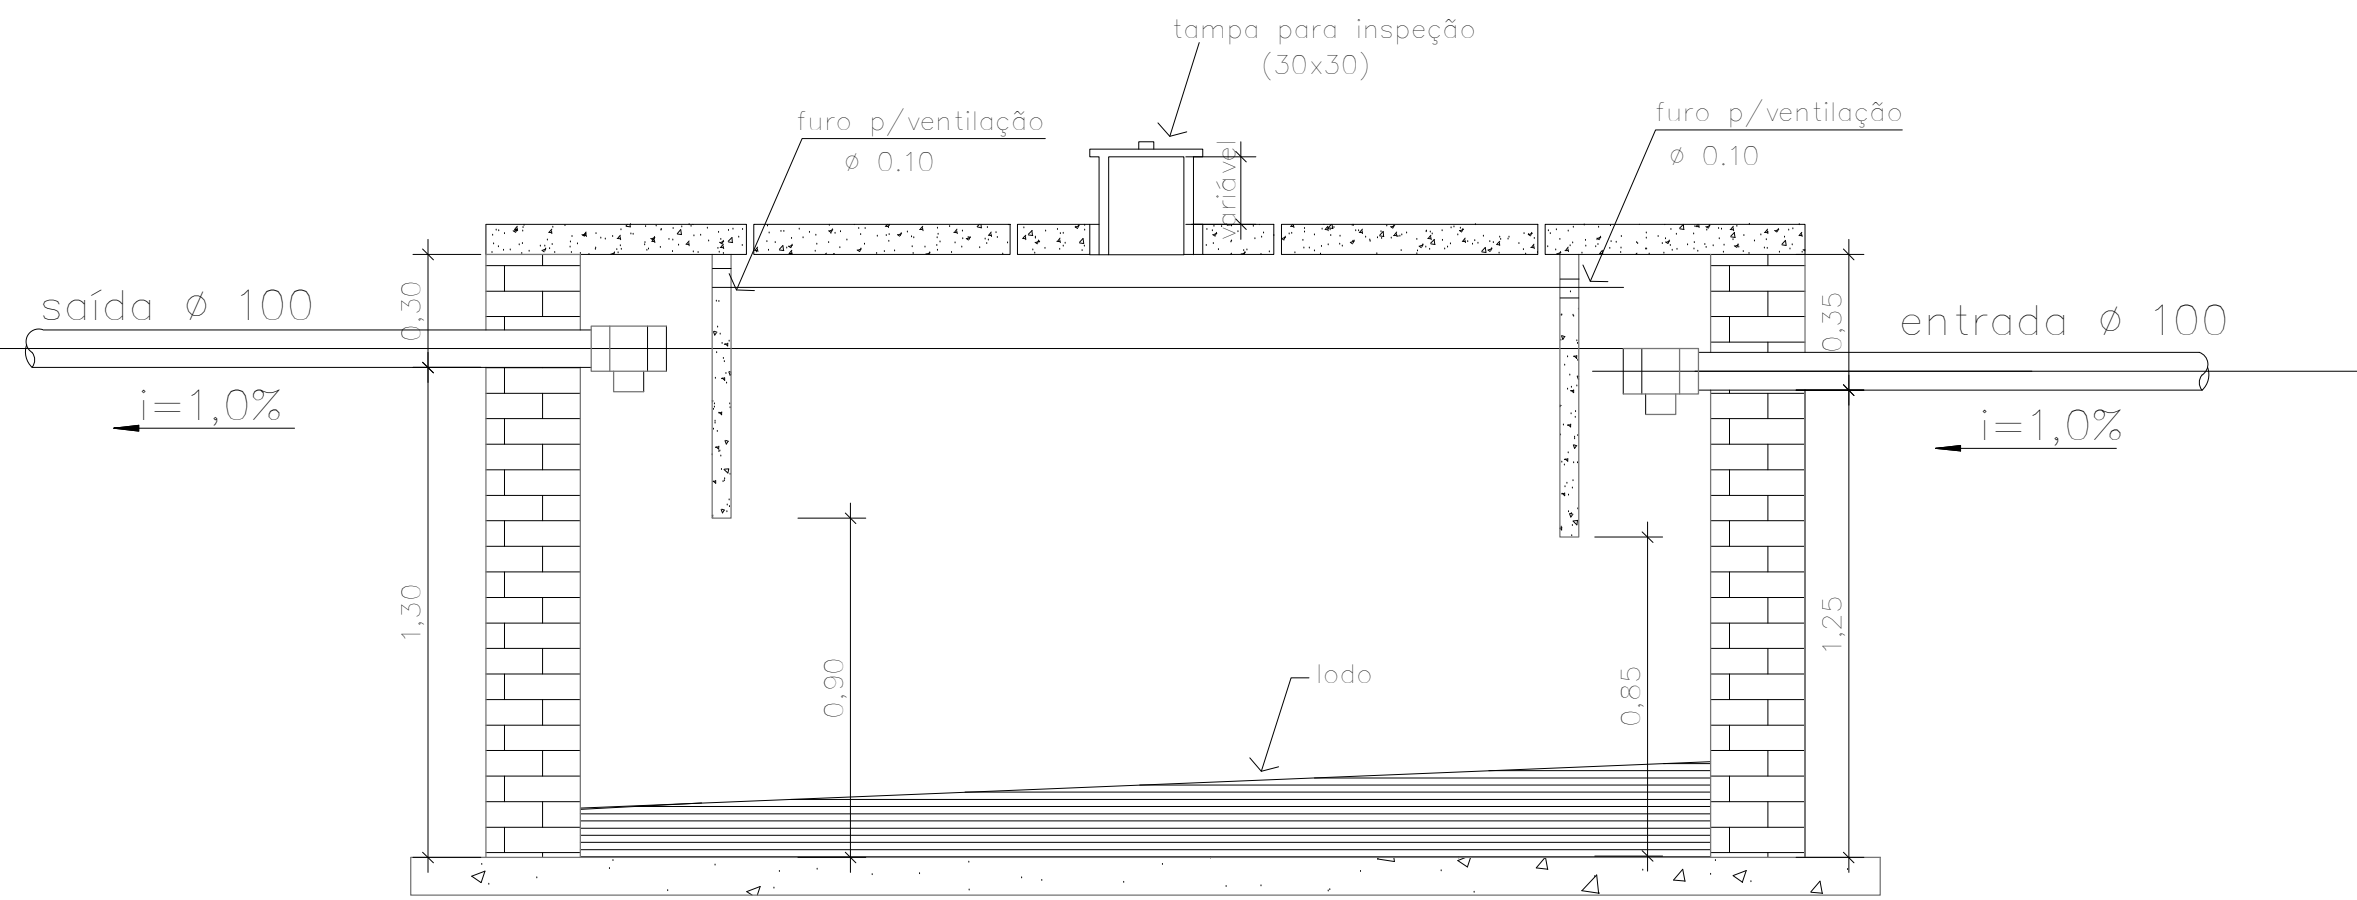


CORTE
AA
Escala 1/20

SUMIDOURO

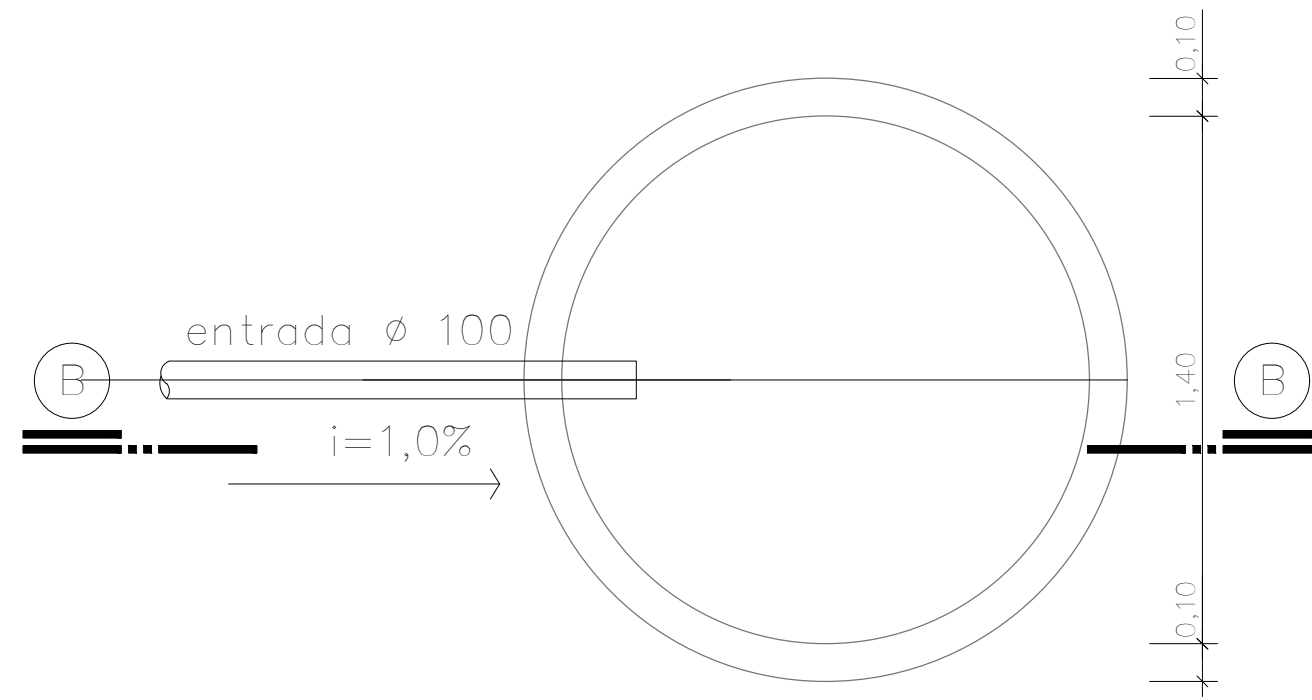


TAMPA
Escala 1/20

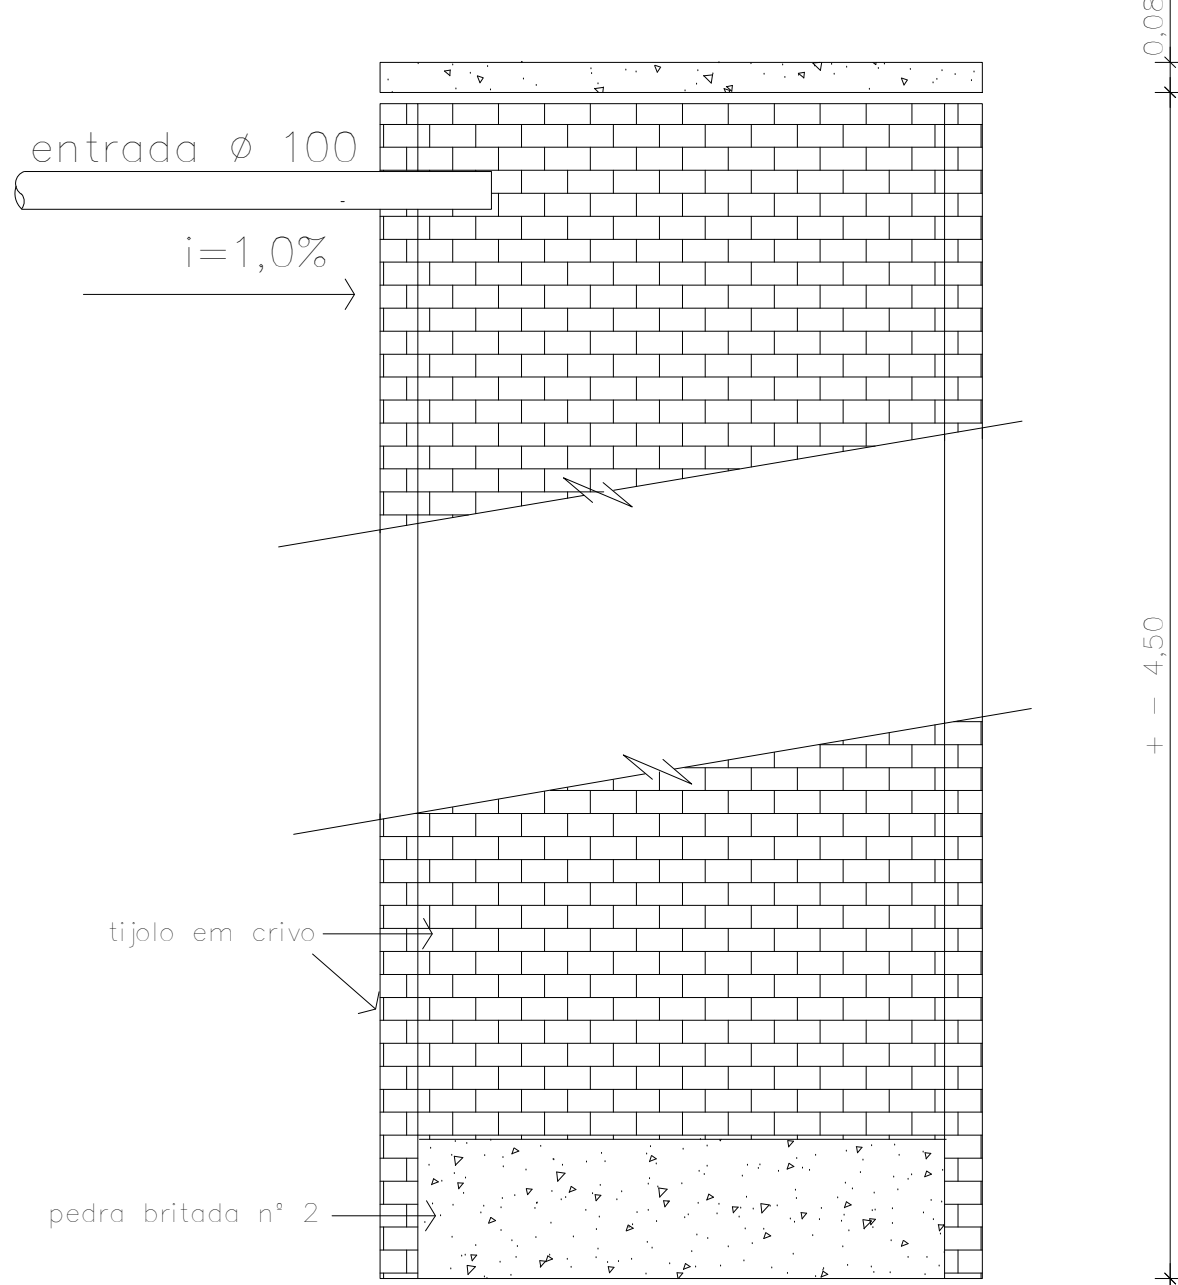


CORTE
BB
Escala 1/20


DETALHE CAIXA DE INSPEÇÃO
SEM ESCALA

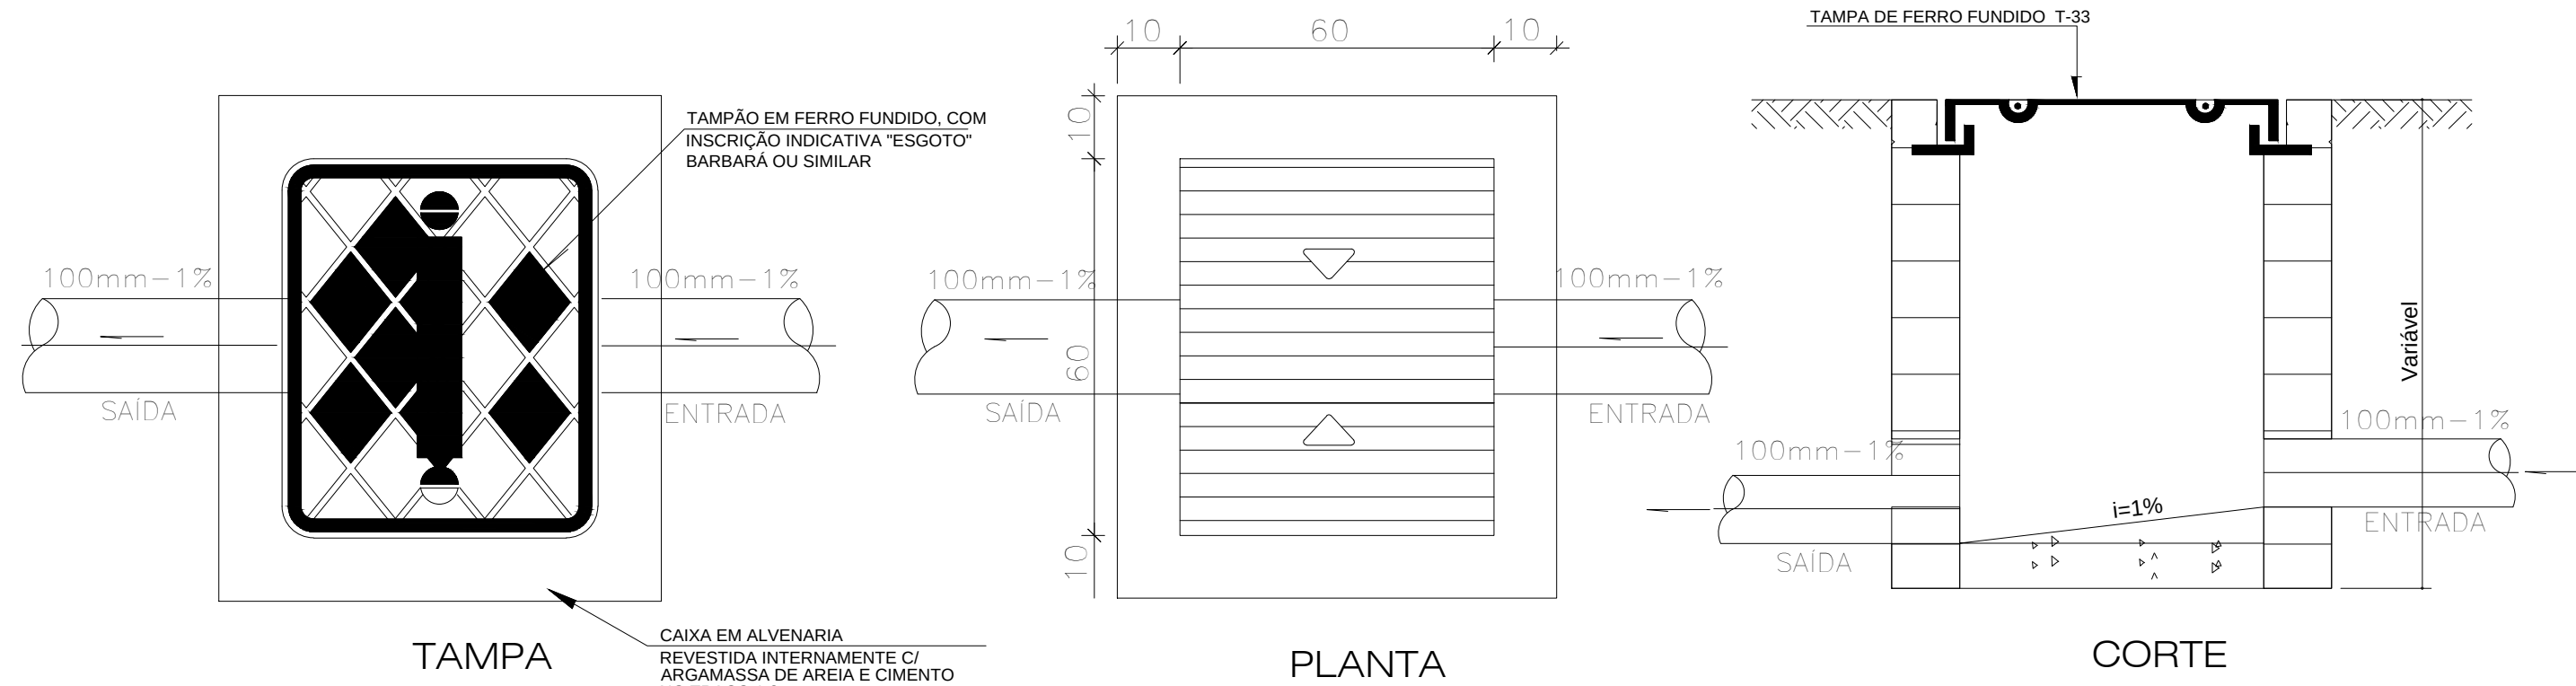



DETALHE CAIXA DE AREIA (ÁGUAS PLUVIAIS)
SEM ESCALA

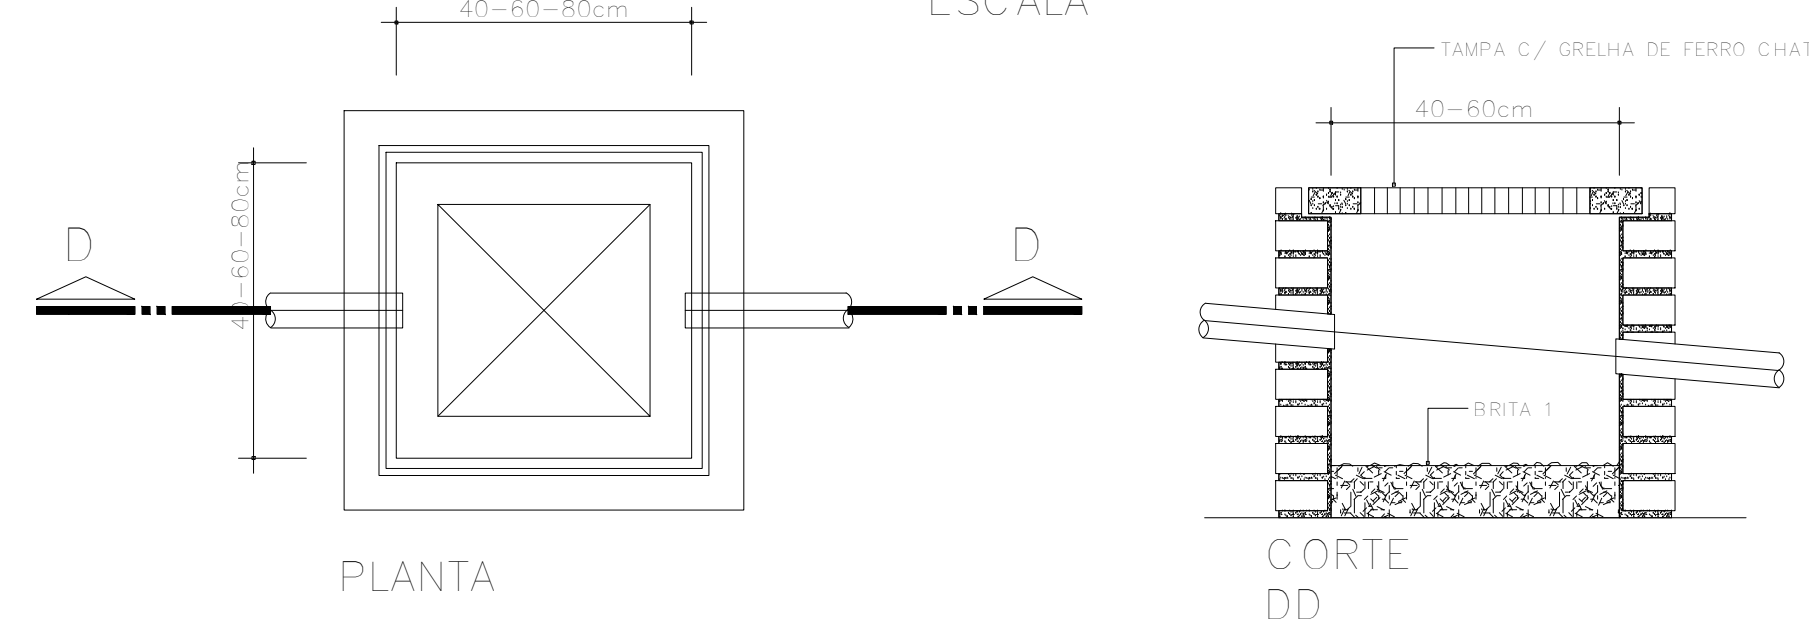

DETALHE DA CAIXA DE GORDURA
SEM ESCALA

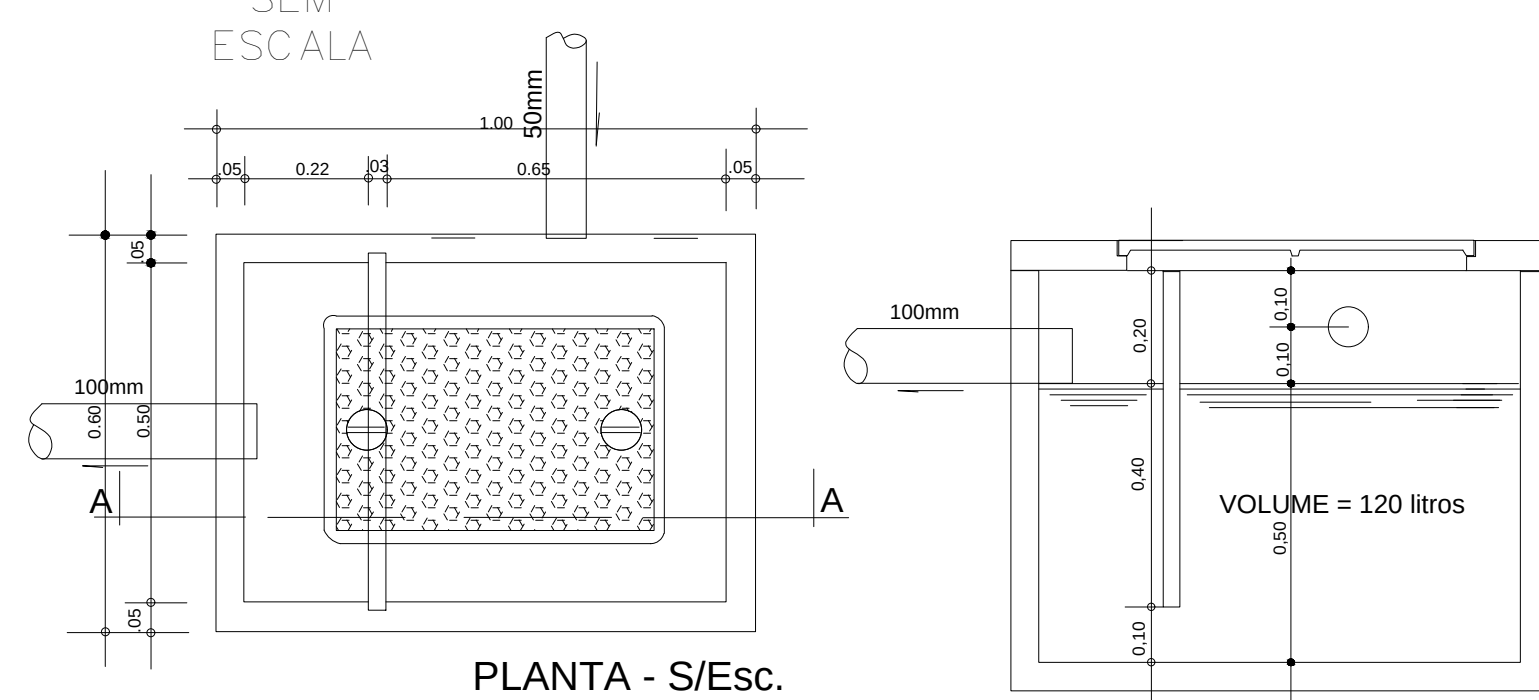


GRELHA DE FERRO FOFO COM REQUADRO.
MEDIDAS 0,30 x 100cm; ESPESSURA 15mm

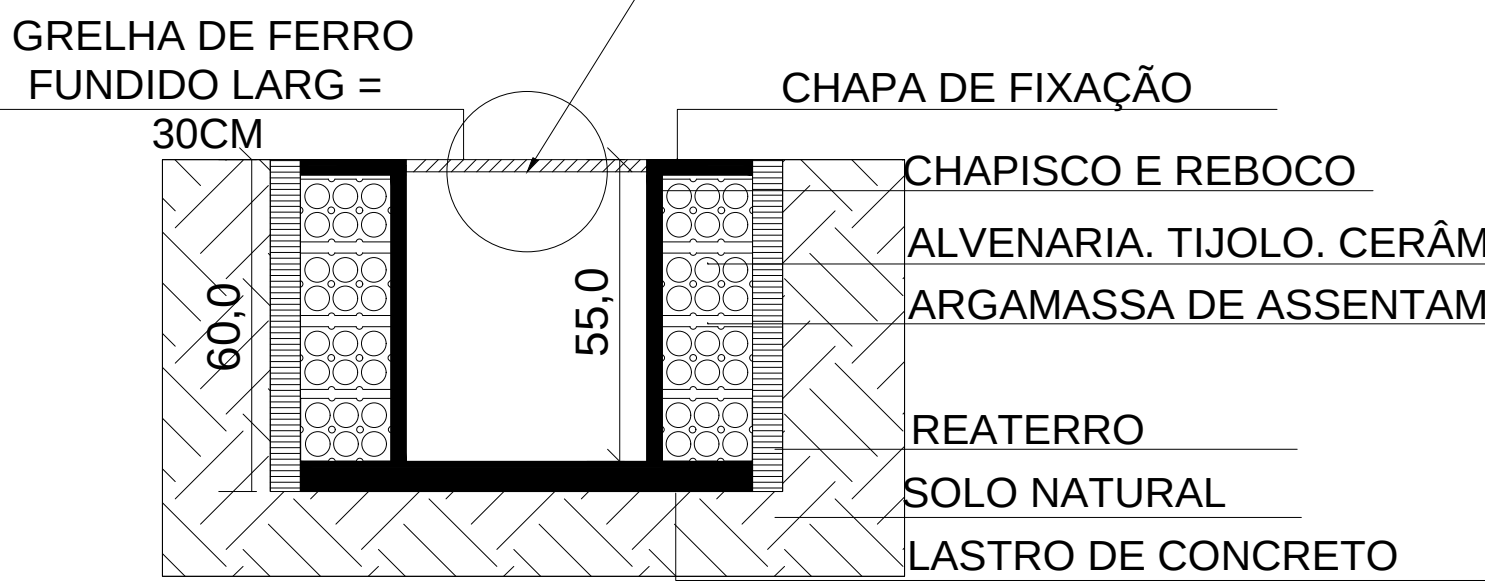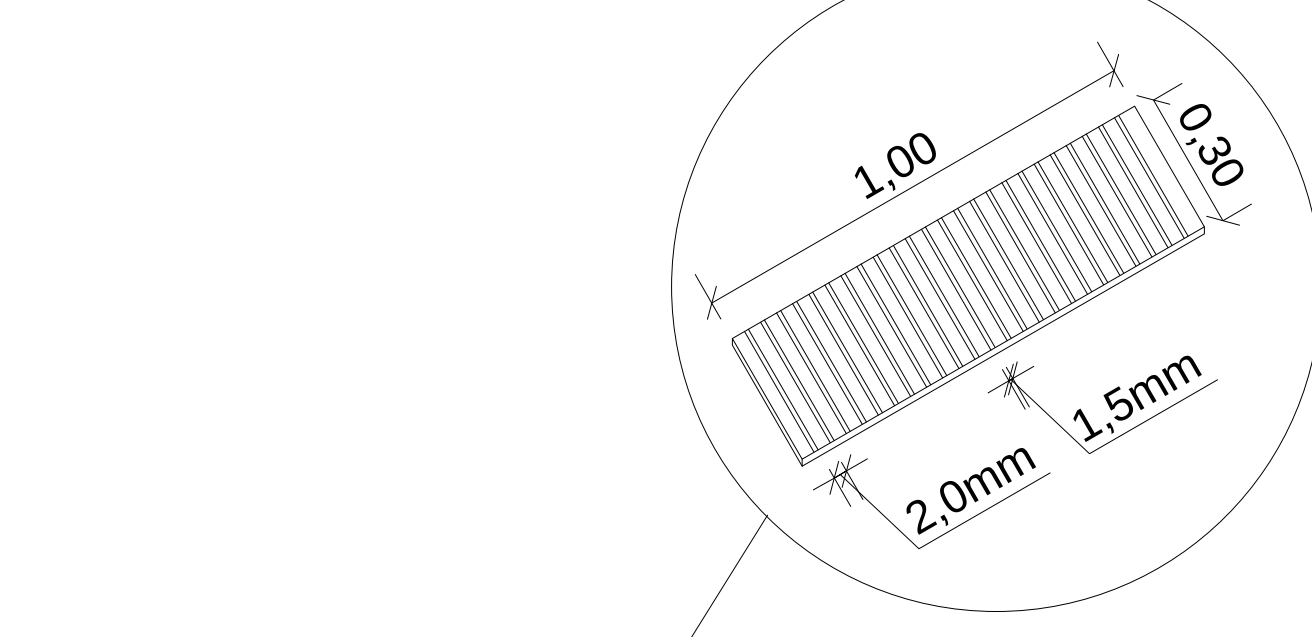

CORTE - AA
ESC.: 1:25

DETALHE CANALETA

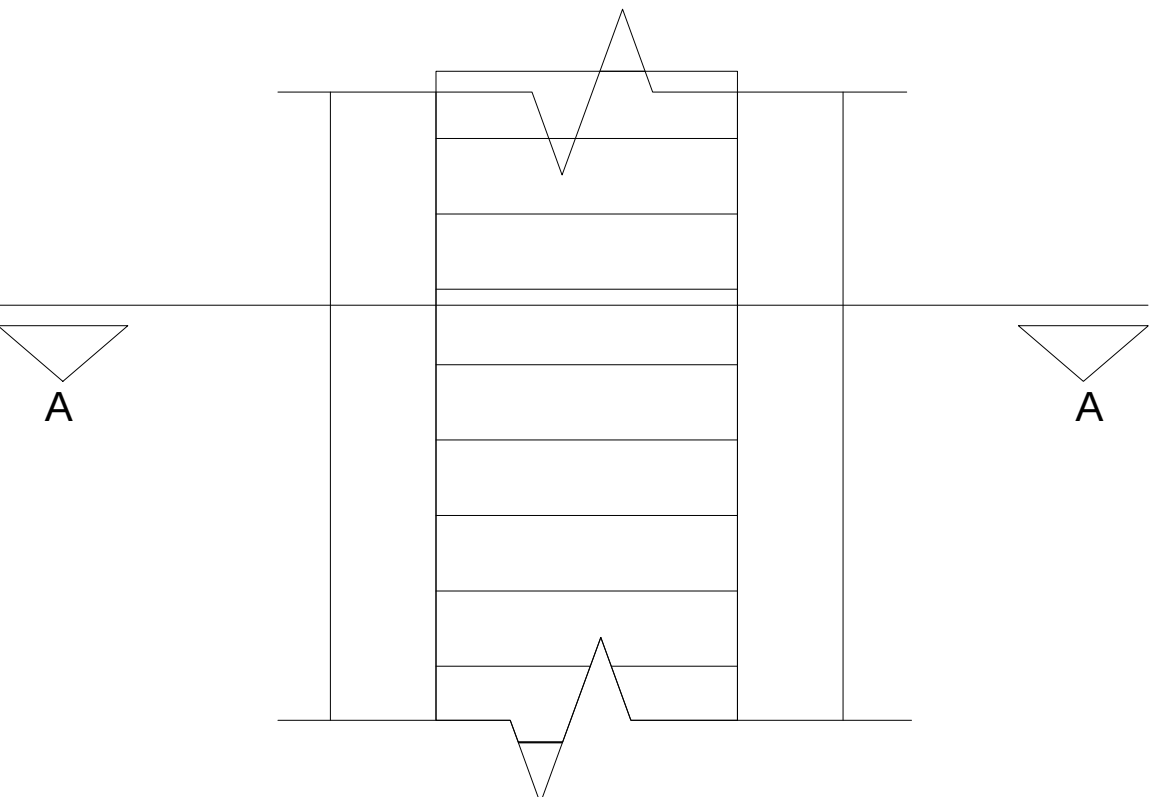

PLANTA BAIXA - CANALETA DE DRENAGEM
ESC.: 1:25

QUADRO DE REVISÕES			
	DATA	OBSERVAÇÕES	AUTOR
R01	22/03/2024	EMISSÃO INICIAL	JADER

GOINFRA
AGÊNCIA GOIANA
DE INFRAESTRUTURA
E TRANSPORTES

**GINÁSIO DE ESPORTES
PADRÃO 800
AVELINÓPOLIS**

ENDEREÇO DA OBRA: Rua Oito com Avenida Independência Setor XV de Maio, 420-506, CEP 75395-000, Avelinópolis - GO

PROPRIETÁRIO: AGÊNCIA GOIANA DE INFRAESTRUTURA E TRANSPORTES - GOINFRA

AUTOR DO PROJETO: Eng. Civil ROGER PACHECO PIAGGIO COUTO | CREA 2001/O-GO

HIDROSSANITÁRIO			
CONTEÚDO: Detalhes, notas, legenda			
ÁREA DO TERRENO: 7.412,43m²	DESENHO: JADER AVELINO	ESCALA: INDICADA	FOLHA: 03/03
ÁREA CONSTRUÍDA: 1.130,53 m²	PROGRAMA: REVIT-2023	DATA: FEV/2024	FORMATO: A0
IMPORTANTE: ANTES DA EXECUÇÃO, VERIFICAR A COMPATIBILIDADE COM PROJETOS COMPLEMENTARES: EXECUTIVO, ESTRUTURAL, ELÉTRICO E HIDRÁULICO.			